


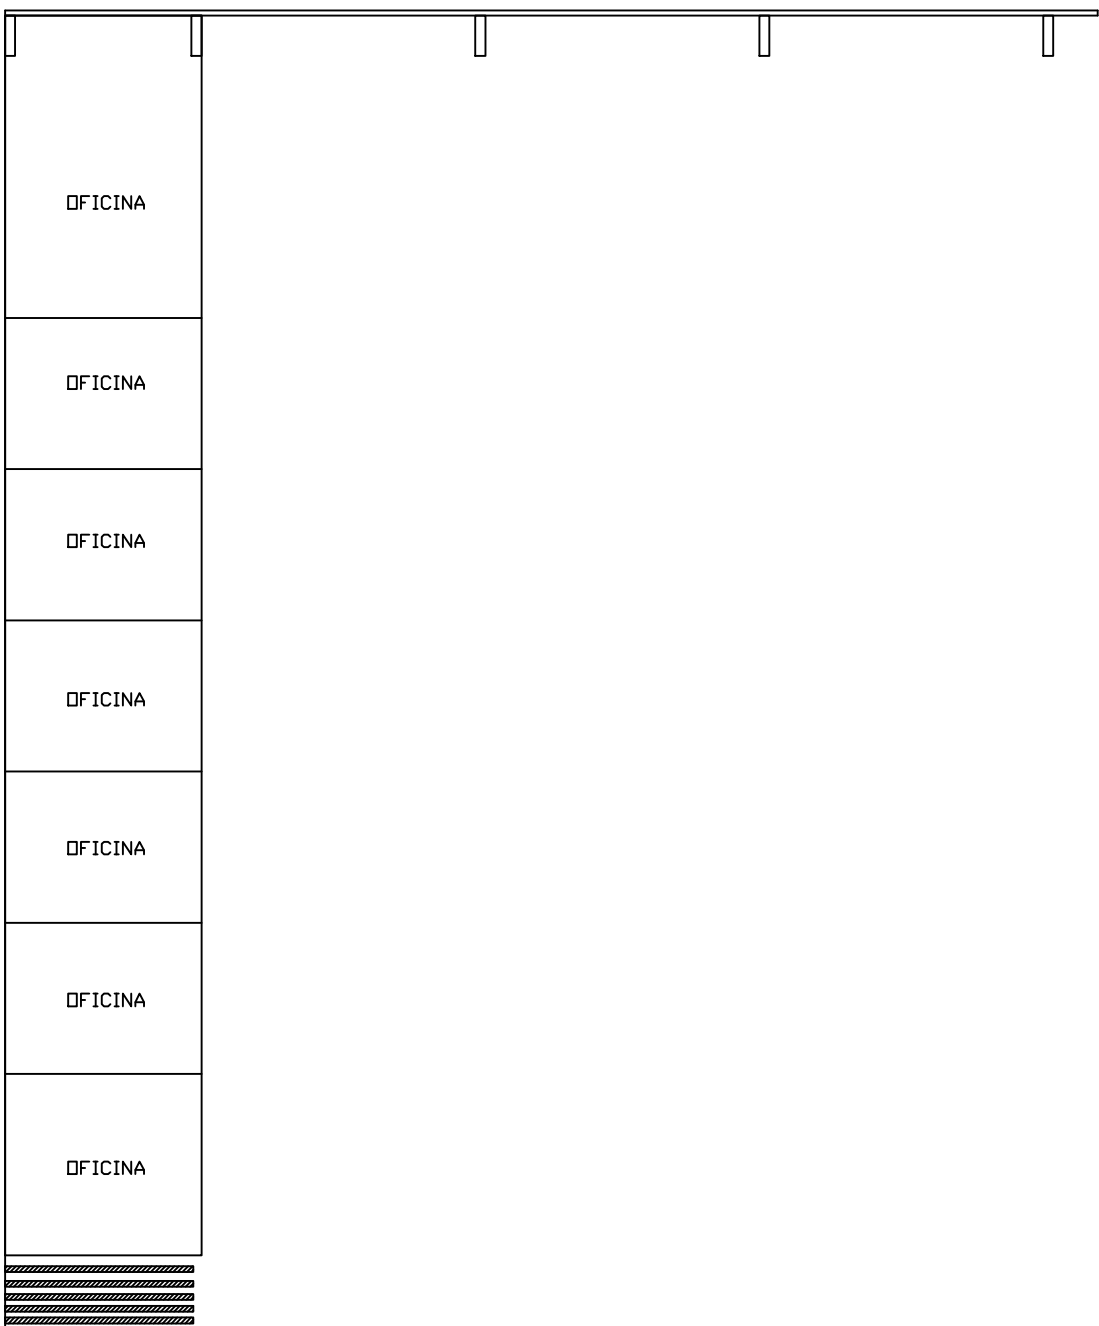
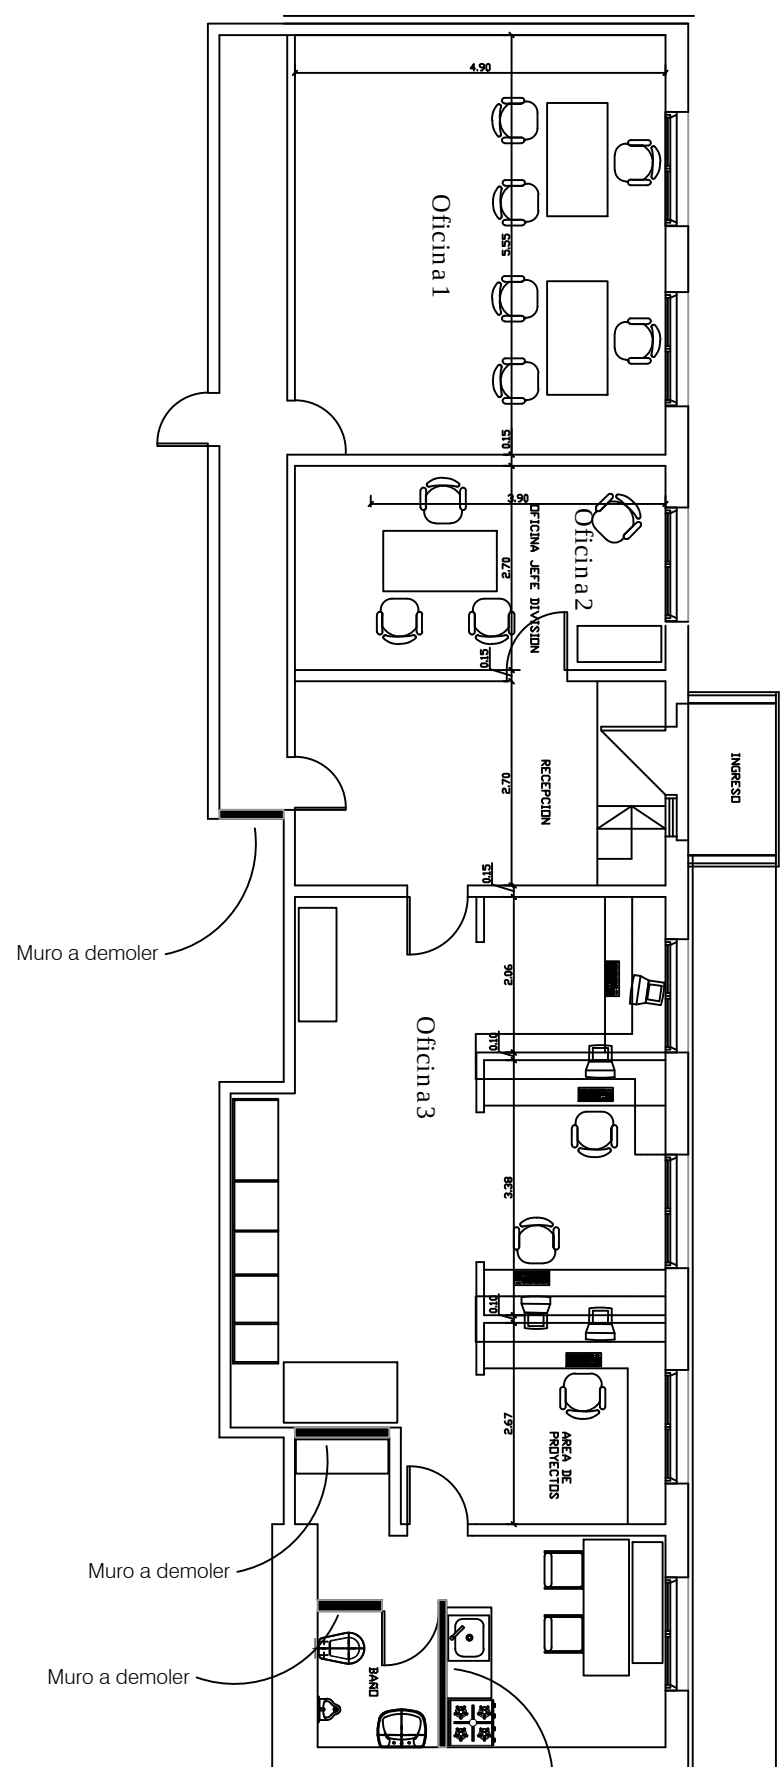


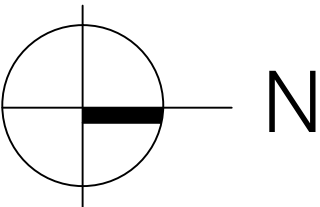


PLANTA EXISTENTE HANGAR 1 - ESC 1:150

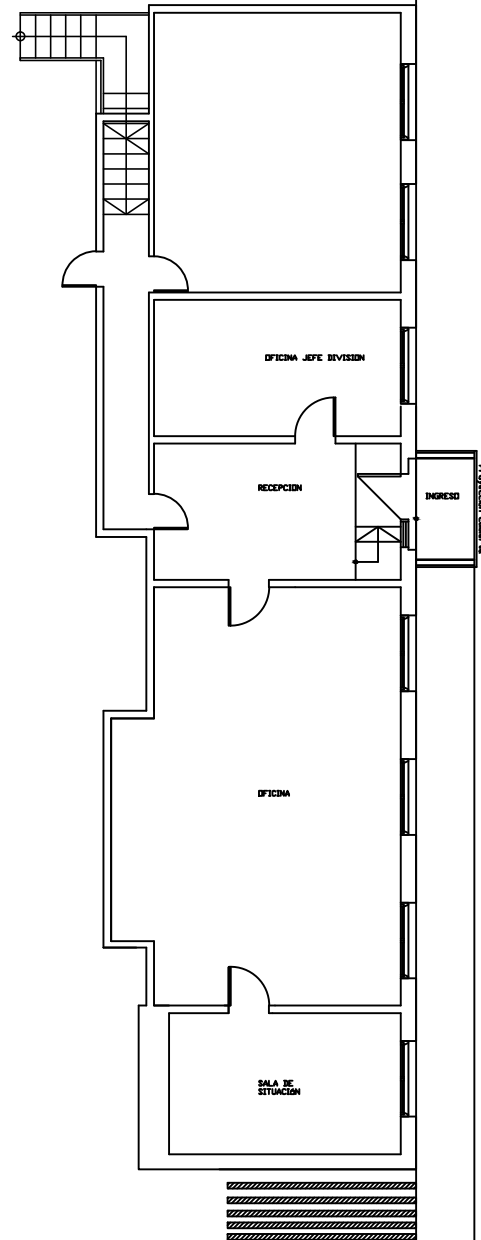


PLANTA BAJA
RETIRO Y DEMOLICION

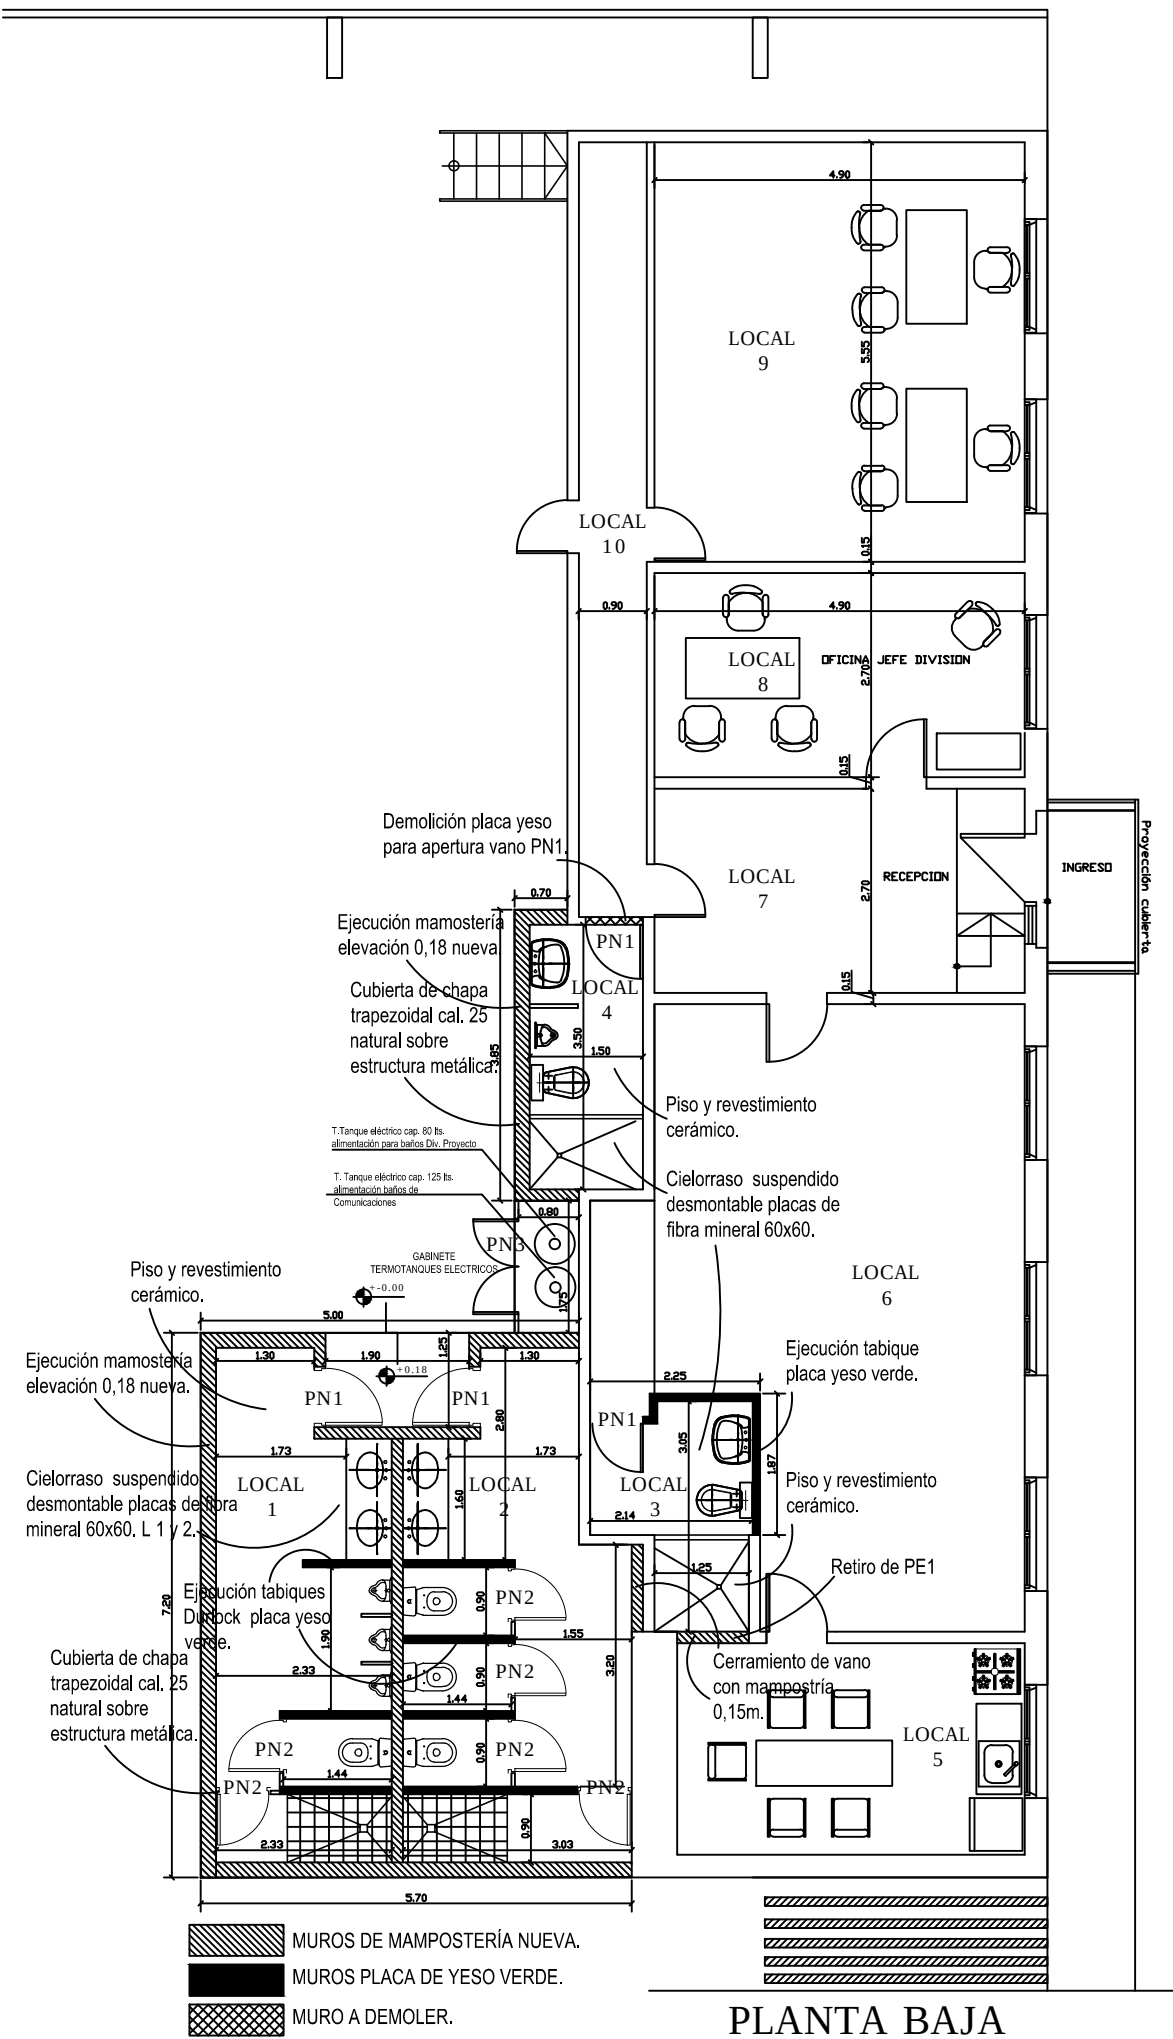


PLANTA BAJA

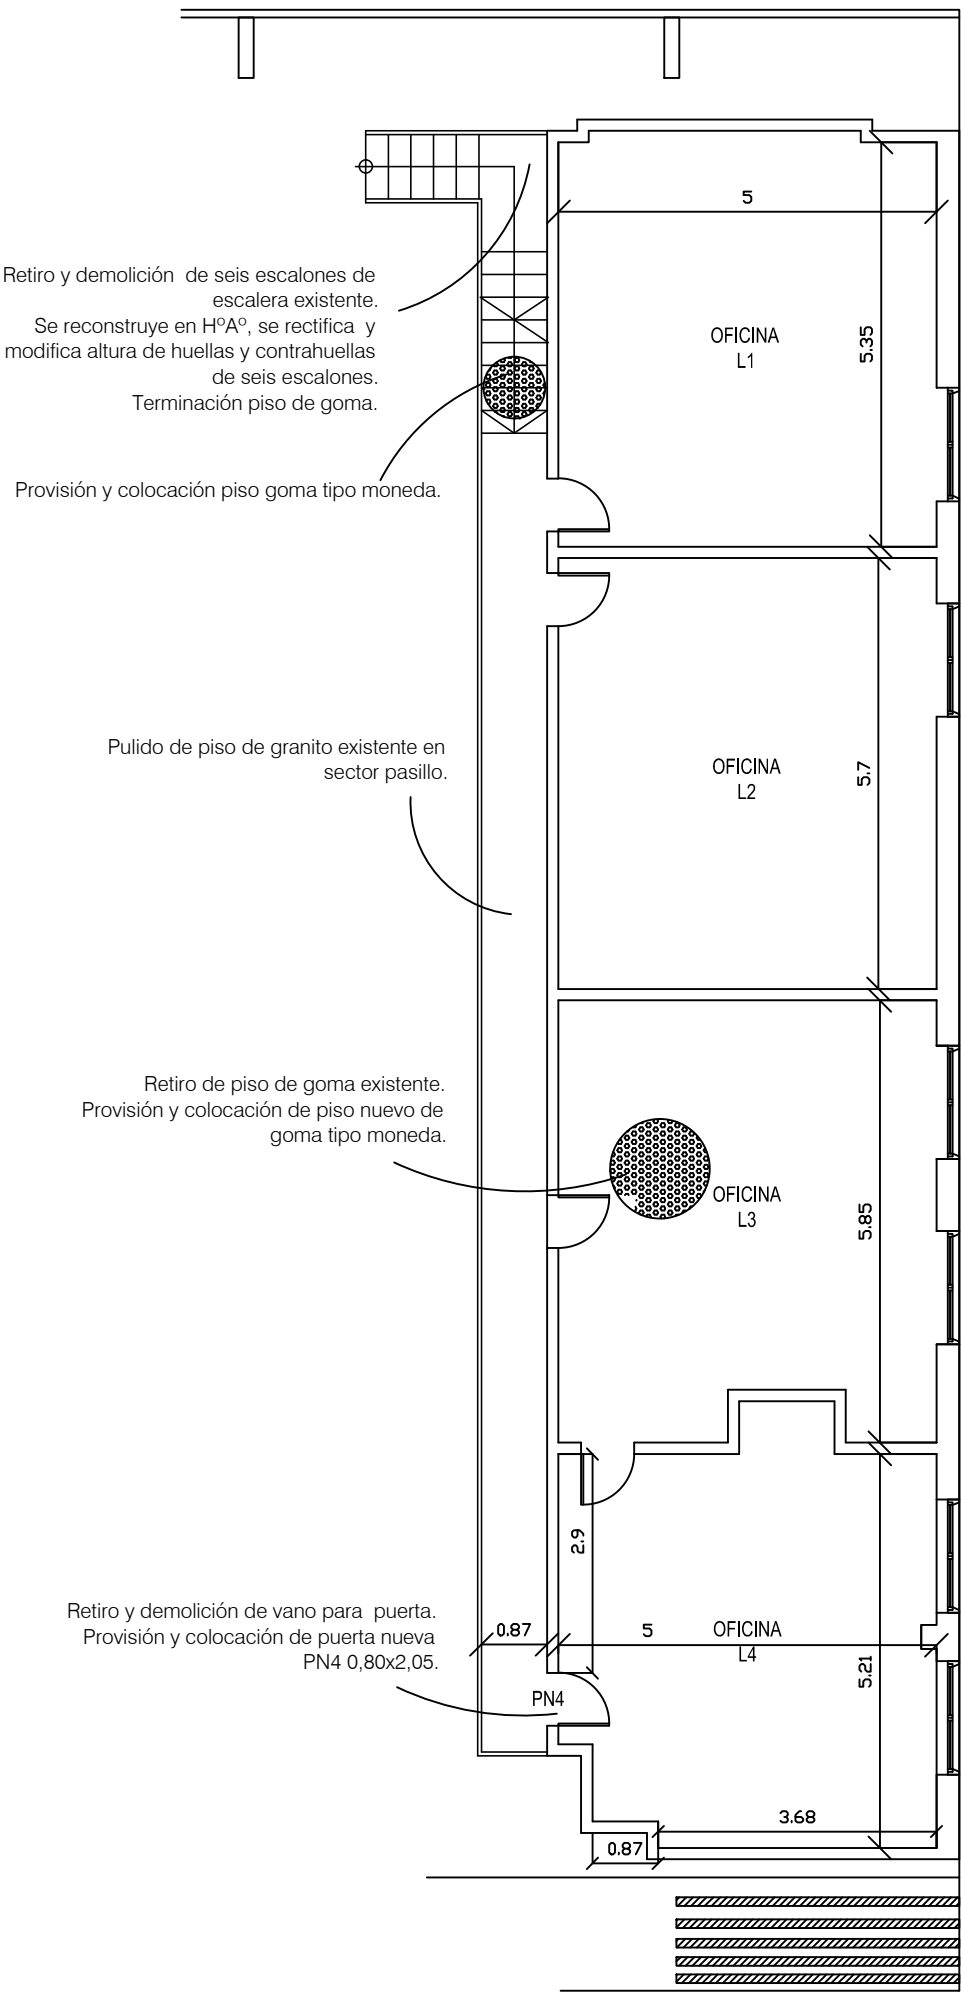

PLANTA ALTA

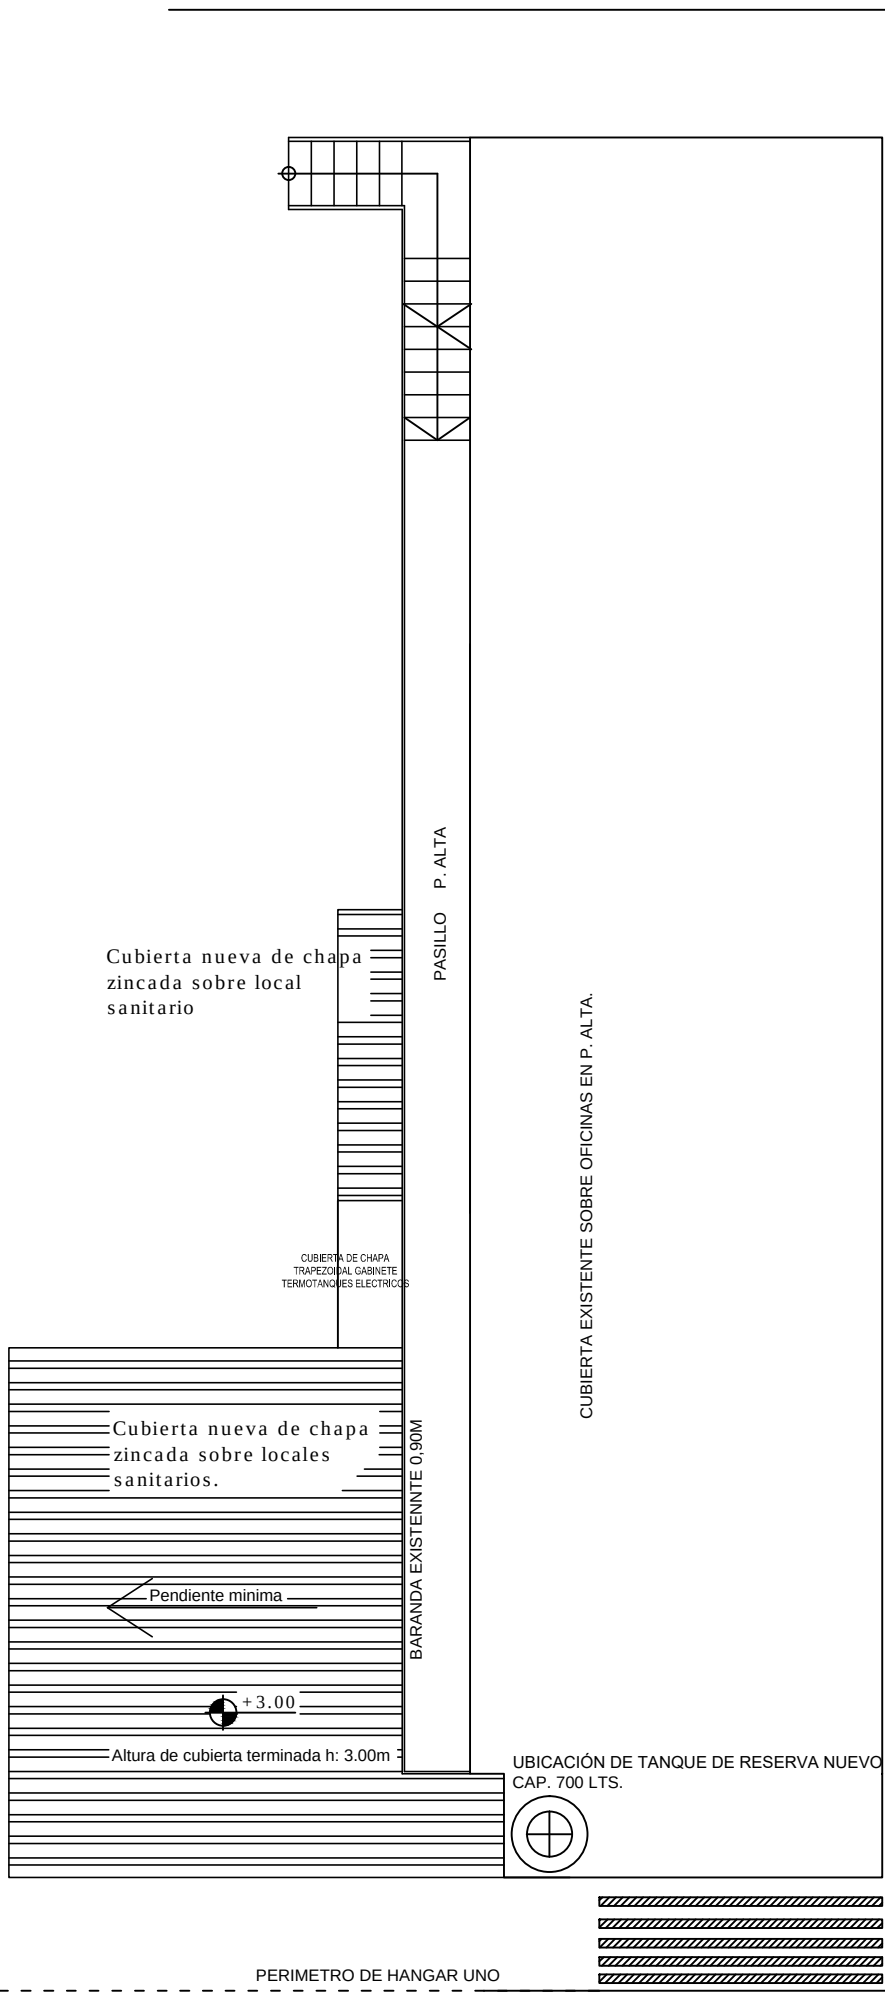


PLANTA CUBIERTA DE TECHOS


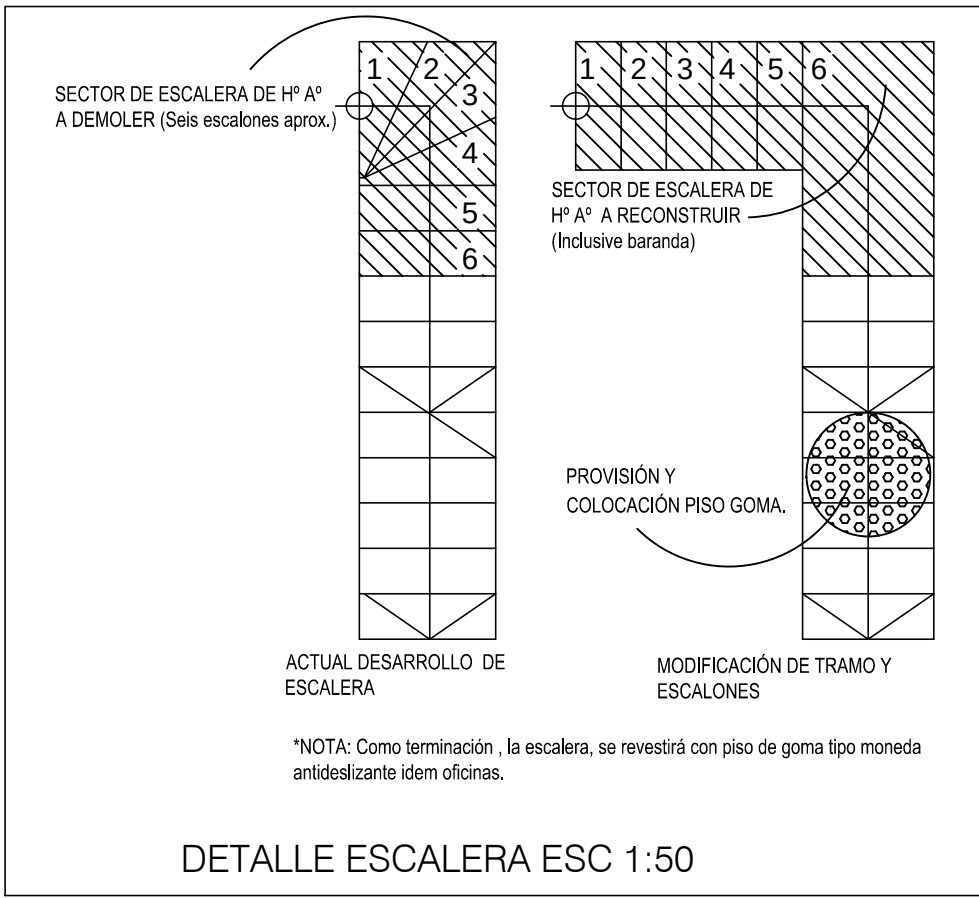


DETALLE ESCALERA ESC 1:50

FUERZA AEREA ARGENTINA			
DIRECCION GENERAL DE MATERIAL		DIRECCION DE INFRAESTRUCTURA	
DEPTO. TECNICO DE OBRAS Y PROYECTOS			
EMPLAZAMIENTO:		DOC. TEC. N°: 4679	
ESCUELA DE AVIACION MILITAR – PCIA DE CORDOBA		OBRA N°:	
DESIGNACION OBRA: READECUACION HANGAR N° 1 – DIGECOM			
DESIGNACION PLANO: ARQUITECTURA			
PROYECTO: DELEG. ZONA 5	FECHA 10/2018	ESCALA 1:100	ARCHIVO CAD 4679 – Planos.dwg
DIBUJO: DELEG. ZONA 5			PLANO N°: ARQ-01
REVISO: DEPTO. TECNICO DE OBRAS Y PROYECTOS			
JEFE DIVISION CONTROL DE DOCUMENTACIONES TECNICAS, COMPUTOS Y PRESUPUESTOS	JEFE DEPARTAMENTO TECNICO DE OBRAS Y PROYECTOS		DIRECTOR DE INFRAESTRUCTURA
VCOM. DANIEL BOTTA	COM. RENE VIEIRA		COM. HORACIO M. VALLECILLO

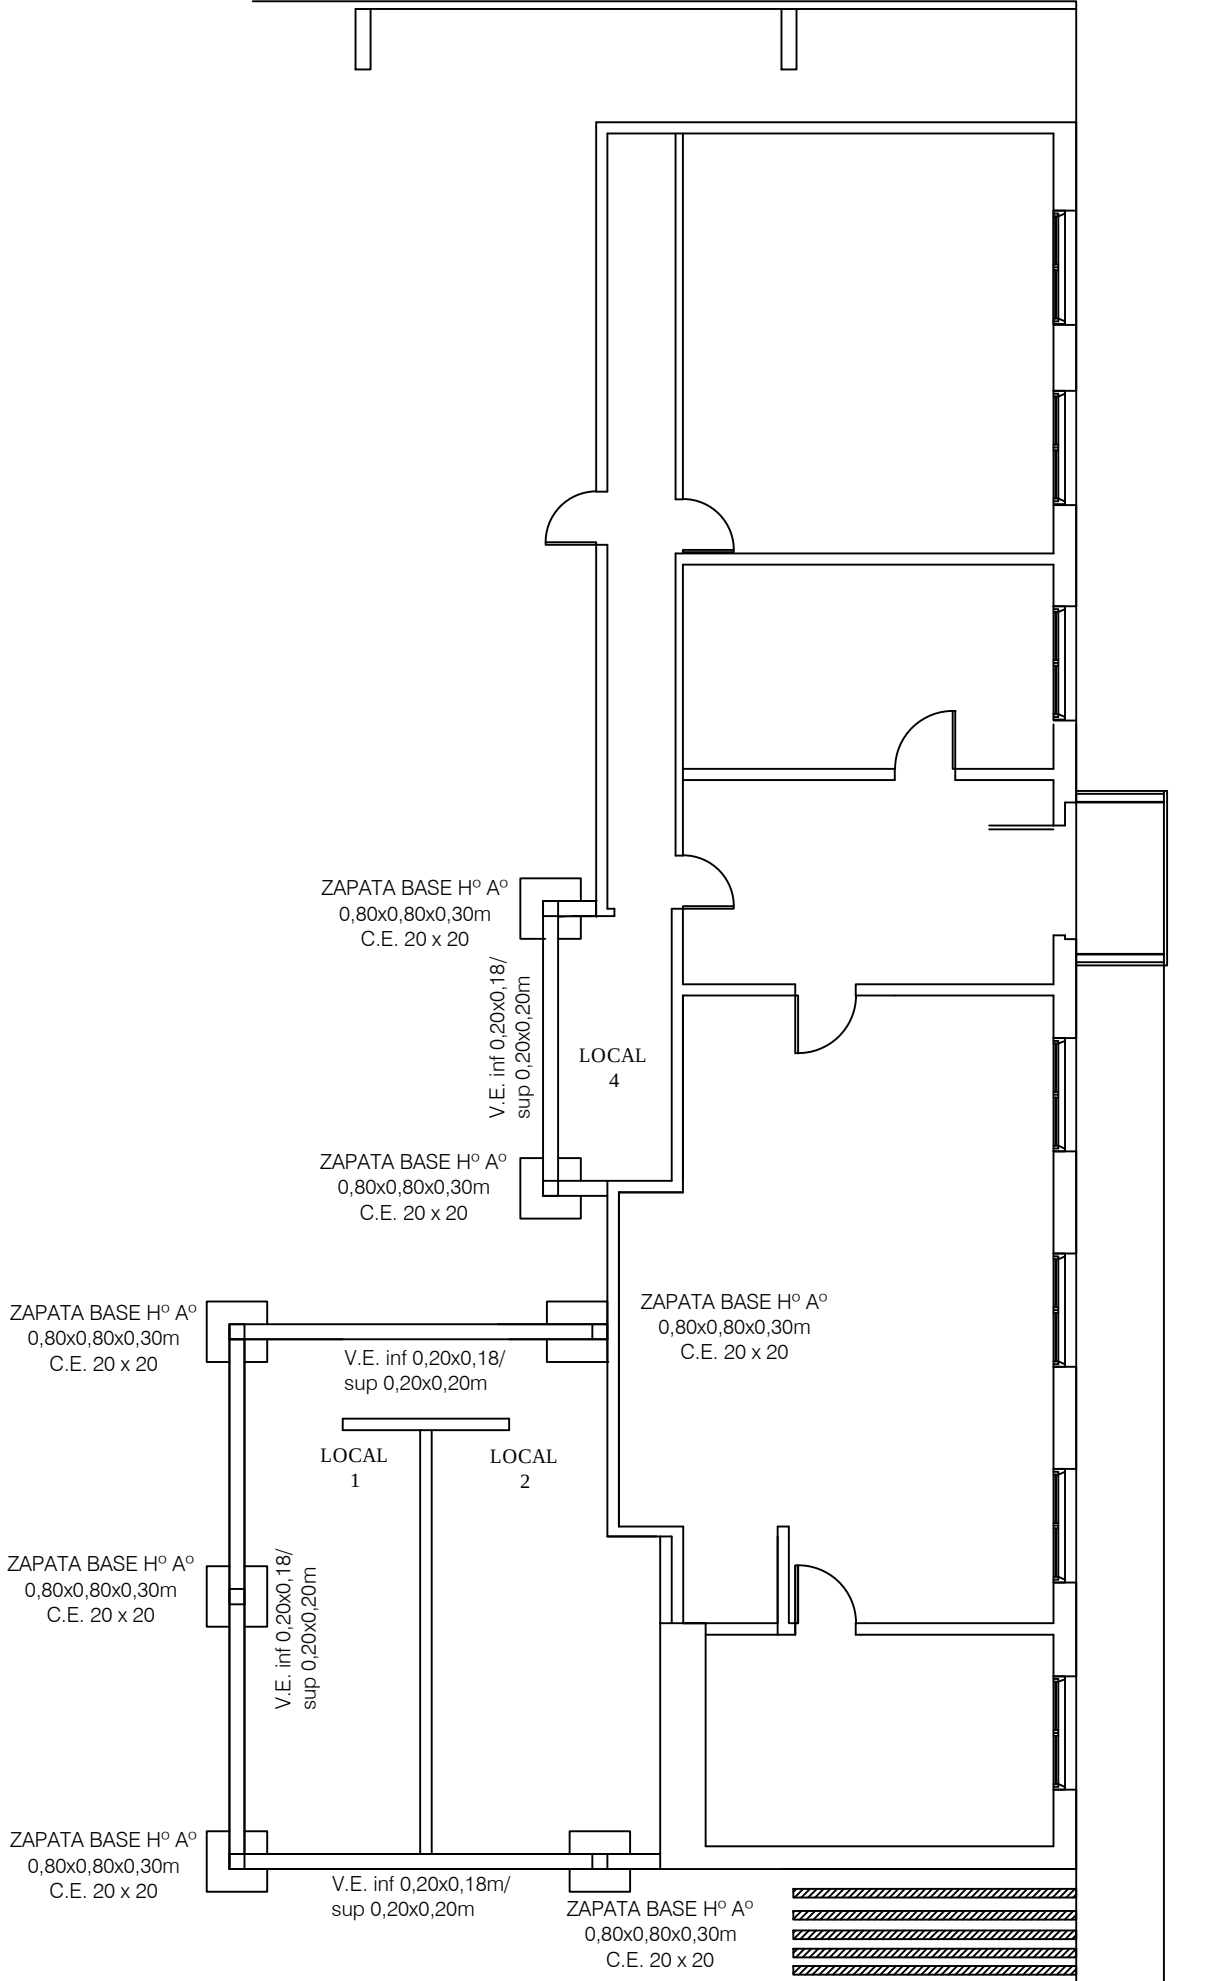


PLANTA BAJA

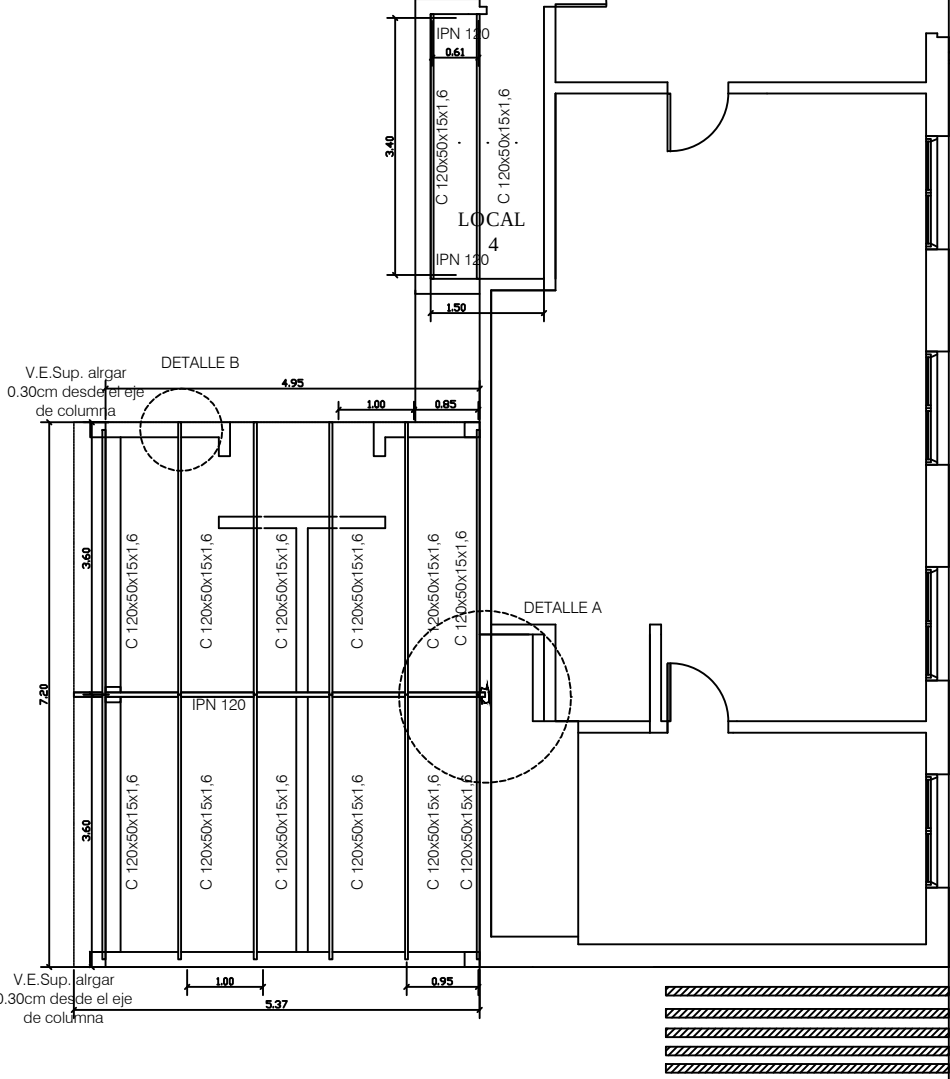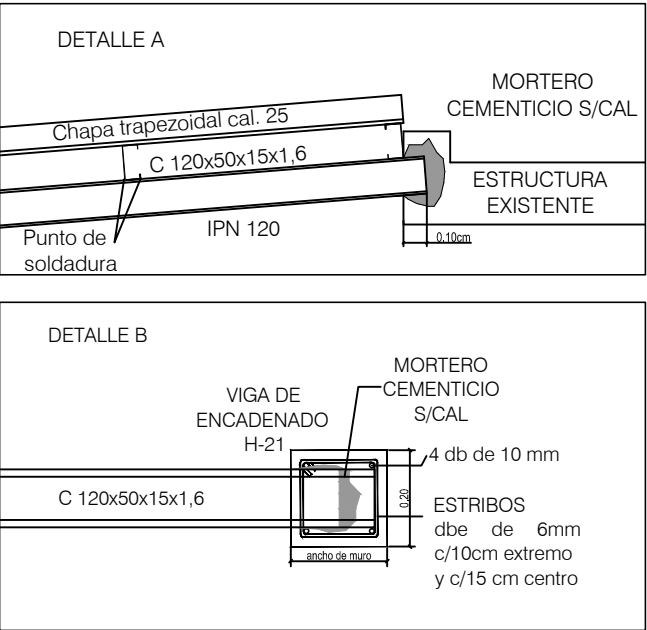


CUBIERTA METÁLICA

FUERZA AEREA ARGENTINA			
DIRECCION GENERAL DE MATERIAL		DIRECCION DE INFRAESTRUCTURA	
DEPTO. TECNICO DE OBRAS Y PROYECTOS			
EMPLAZAMIENTO:		DOC. TEC. N°: 4679	
ESCUELA DE AVIACION MILITAR – PCIA DE CORDOBA		OBRA N°:	
DESIGNACION OBRA: READECUACION HANGAR N° 1 – DIGECOM			
DESIGNACION PLANO: ESTRUCTURA PLANTA BAJA Y PLANTA ALTA			
PROYECTO: DELEG. ZONA 5	FECHA: 10/2018	ESCALA: 1:100	ARCHIVO CAD: 4679 – Planos.dwg
DIBUJO: DELEG. ZONA 5			PLANO N°: EST-01
REVISO: DEPTO. TECNICO DE OBRAS Y PROYECTOS			
JEFE DIVISION CONTROL DE DOCUMENTACIONES TECNICAS, COMPUTOS Y PRESUPUESTOS	JEFE DEPARTAMENTO TECNICO DE OBRAS Y PROYECTOS		DIRECTOR DE INFRAESTRUCTURA
COM. DANIEL BOTTA	COM. RENE VIEYRA		COM. HORACIO M. VALLECILLO

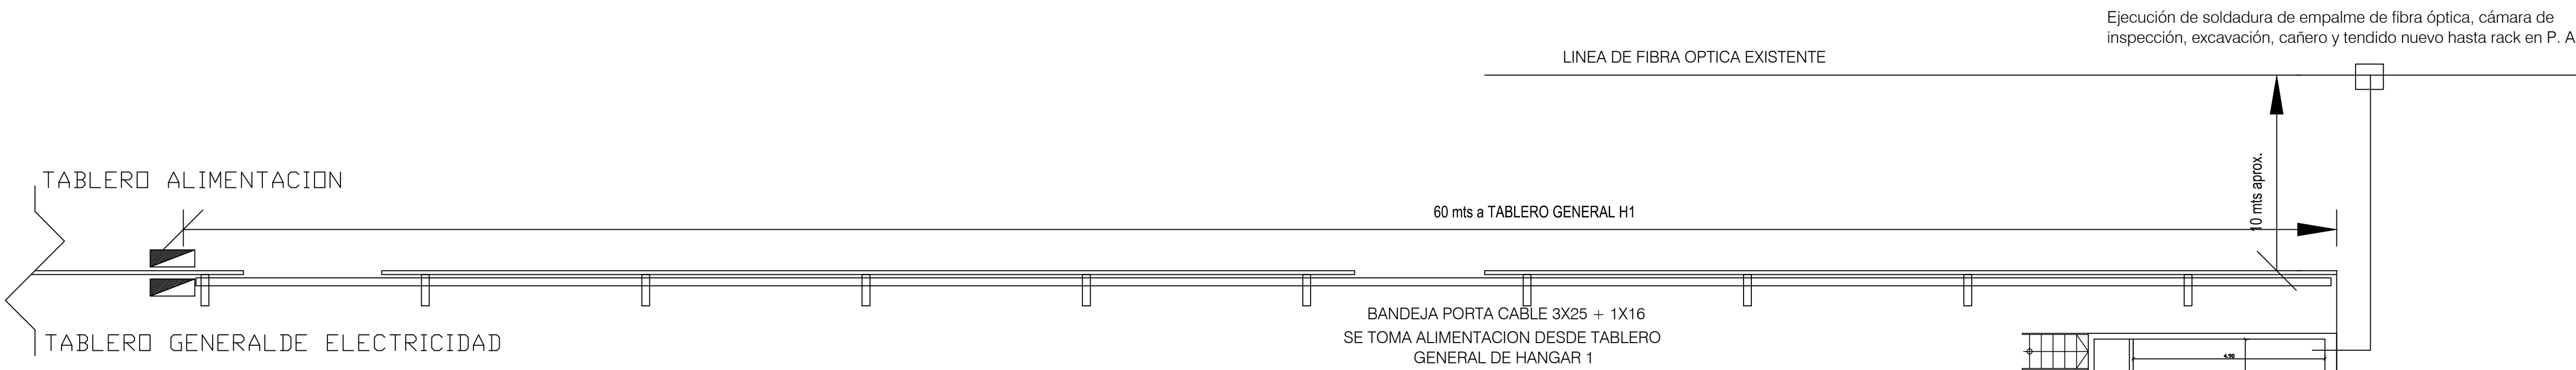


- REFERENCIAS
- ARTEFACTO TIPO TORTUGA - INC 1x100 w-
 - ARTEFACTO DE EMERGENCIA AUTONOMO
 - PLAFON FLUORESCENTE 2X36W
 - PLAFON FLUORESCENTE CIRCULAR - 1x26 w-
 - ARTEFACTO CON TUBO FLUORESCENTE LED 60X60 DE EMBUTIR C/ LOVER 3X36 w
 - DICROICAS 1X50W
 - LLAVE DE UN PUNTO
 - LLAVE DE DOS PUNTOS
 - LLAVE DE 3 PUNTOS
 - TOMA DE 2 MODULOS (DOBLE) 2P+T 10A
 - TOMA 20 A

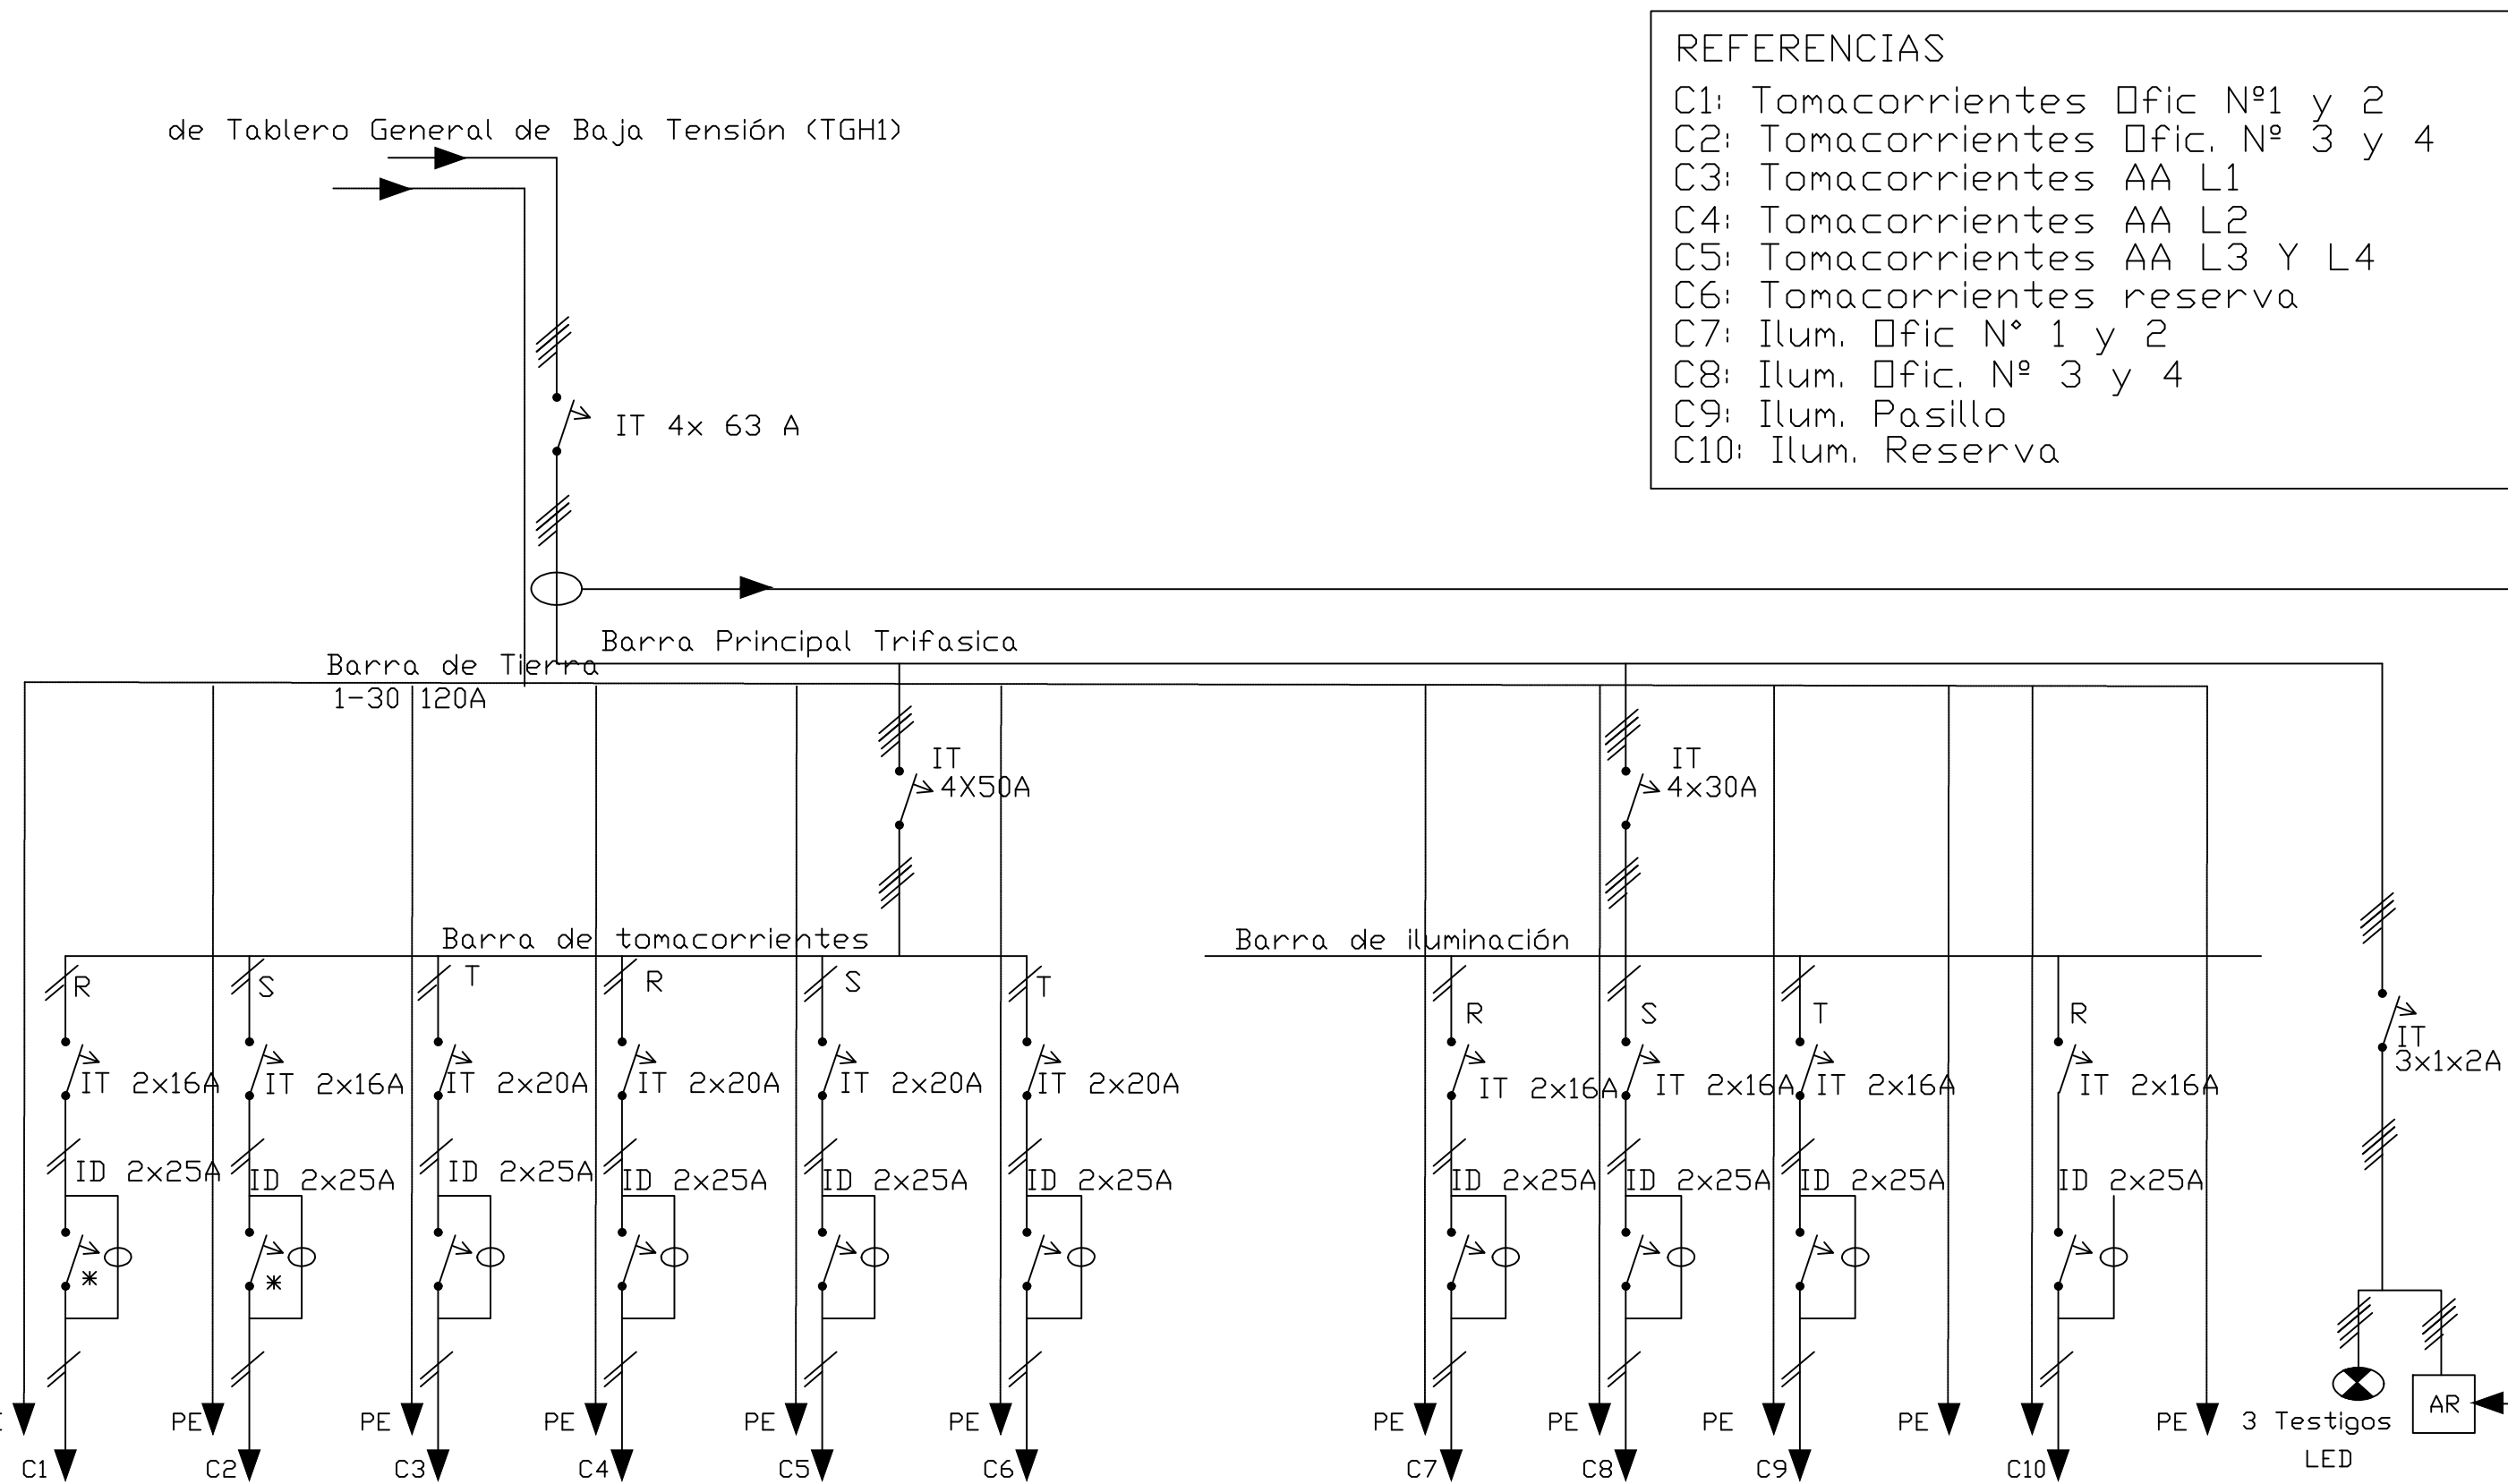


- REFERENCIAS
- C1: Tomacorrientes Ofic N°1 y 2
 - C2: Tomacorrientes Ofic. N° 3 y 4
 - C3: Tomacorrientes AA L1
 - C4: Tomacorrientes AA L2
 - C5: Tomacorrientes AA L3 Y L4
 - C6: Tomacorrientes reserva
 - C7: Ilum. Ofic N° 1 y 2
 - C8: Ilum. Ofic. N° 3 y 4
 - C9: Ilum. Pasillo
 - C10: Ilum. Reserva

Diagrama Unifilar
Tablero Seccional Hangar 1
(TS-2P-EP)

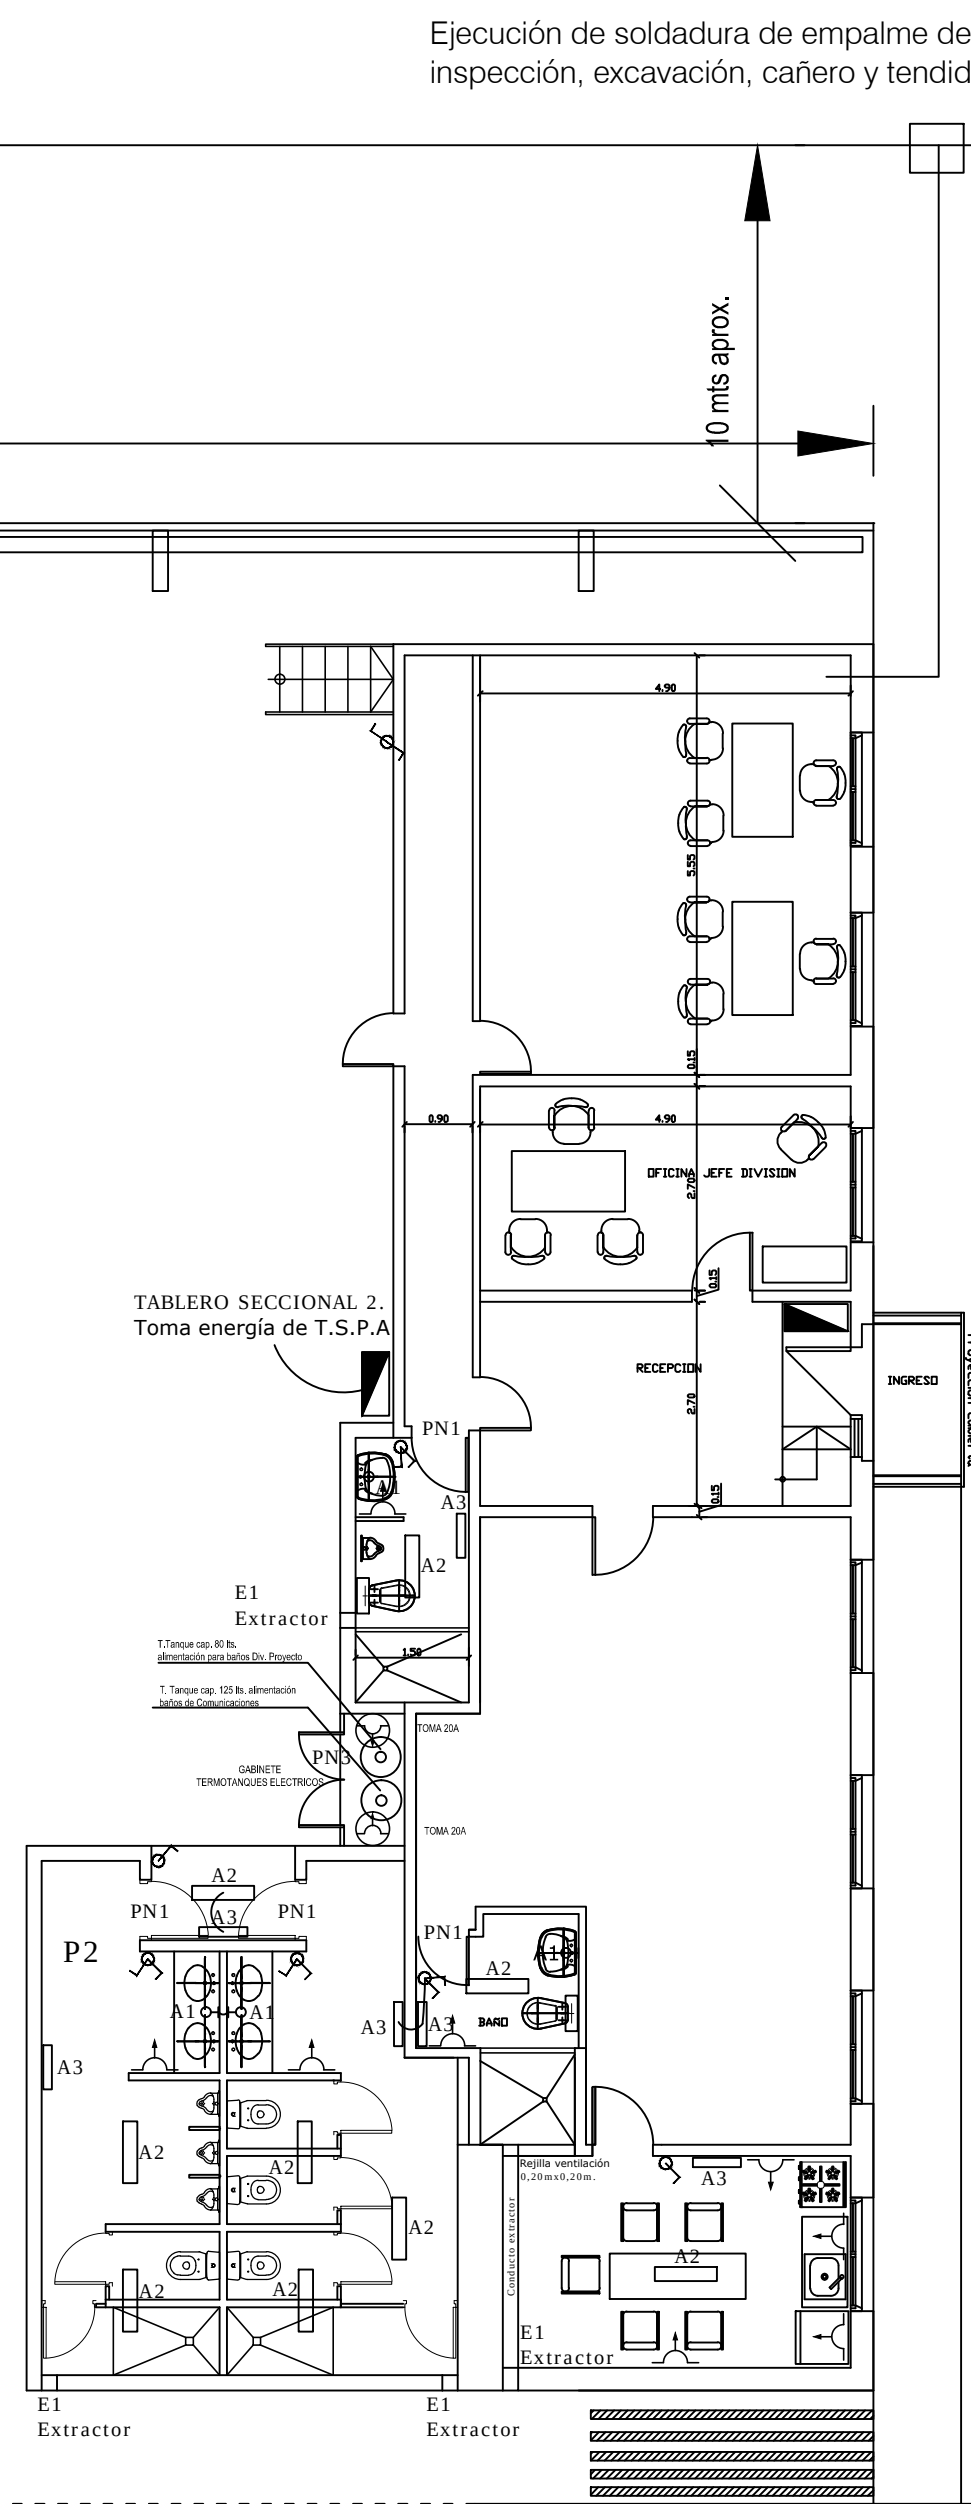


PLANTA HANGAR 1

PLANTA BAJA
ESQUEMA ELECTRICO

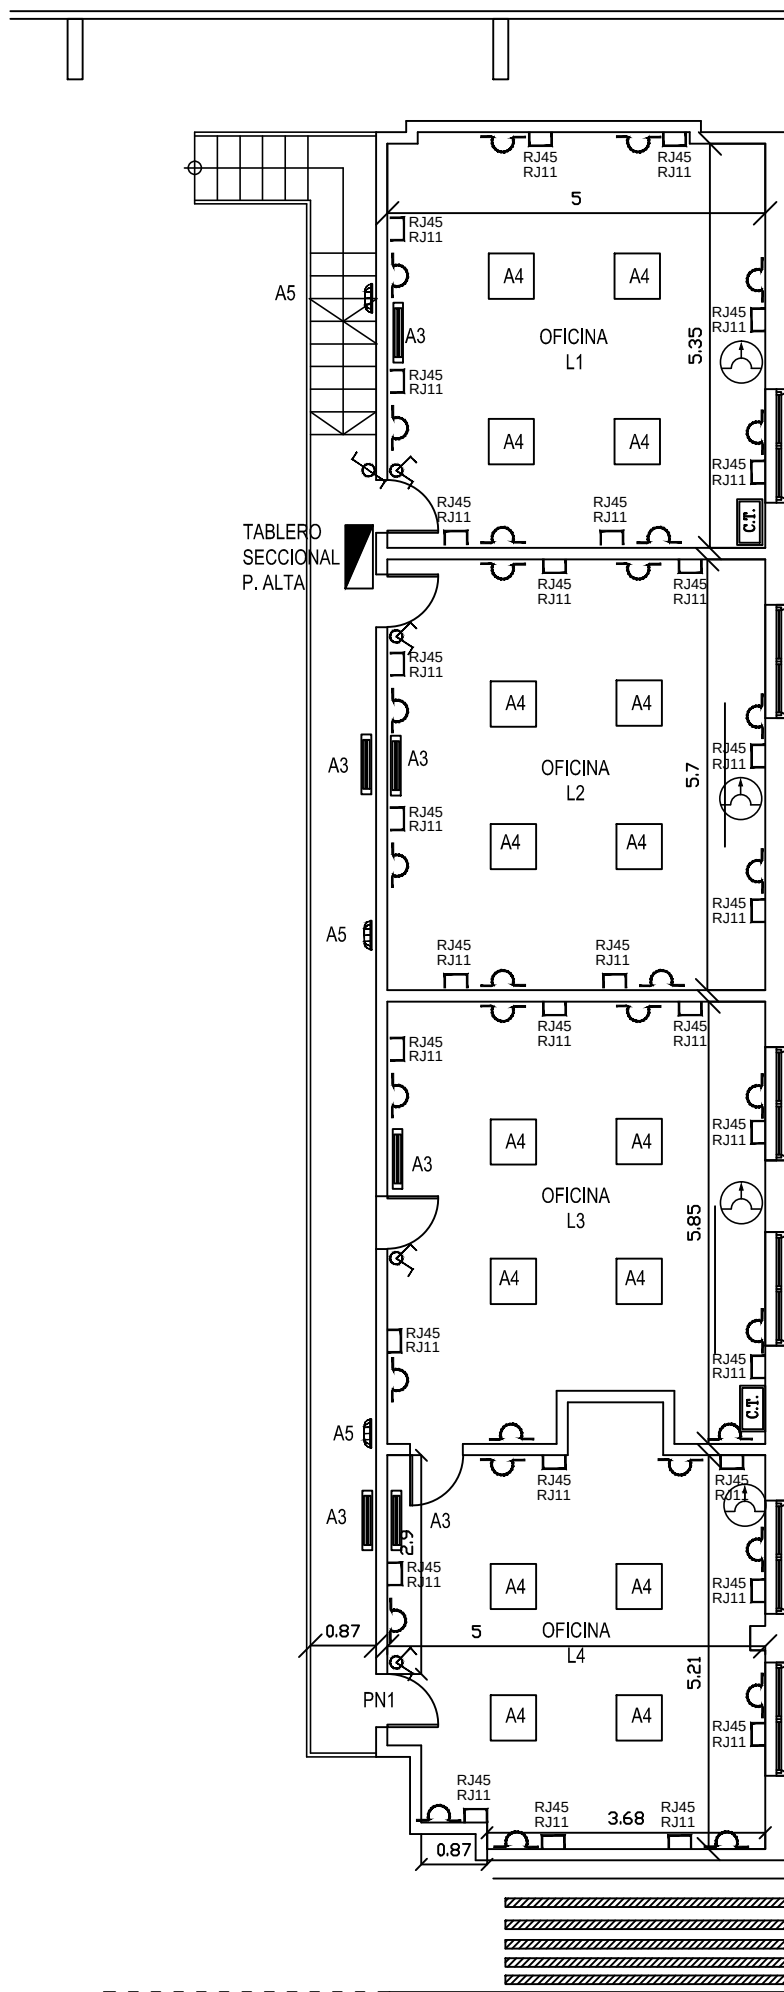

PLANTA ALTA
ESQUEMA ELÉCTRICO

FUERZA AEREA ARGENTINA			
DIRECCION GENERAL DE MATERIAL		DIRECCION DE INFRAESTRUCTURA	
DEPTO. TECNICO DE OBRAS Y PROYECTOS		DEPTO. TECNICO DE OBRAS Y PROYECTOS	
EMPLAZAMIENTO: ESCUELA DE AVIACION MILITAR - PCIA DE CORDOBA		DOC. TEC. N°: 4679	
OBRAS N°:		OBRAS N°:	
DESIGNACION OBRA: READECUACION HANGAR N° 1 - DIGECOM			
DESIGNACION PLANO: INSTALACION ELECTRICA			
PROYECTO: DELEG. ZONA 5	FECHA: 10/2018	ESCALA: 1:100	ARCHIVO CAD: 4679 - Planos.dwg
DIBUJO: DELEG. ZONA 5	REVISO: DEPTO. TECNICO DE OBRAS Y PROYECTOS		PLANO N°: INS-01
JEFE DIVISION CONTROL DE DOCUMENTACIONES TECNICAS, CUMPLIDOS Y PRESUPUESTOS		JEFE DEPARTAMENTO TECNICO DE OBRAS Y PROYECTOS	
COM. DANIEL BOTTA		COM. RENE VIEYRA	
		COM. HORACIO M. VALLECILLO	

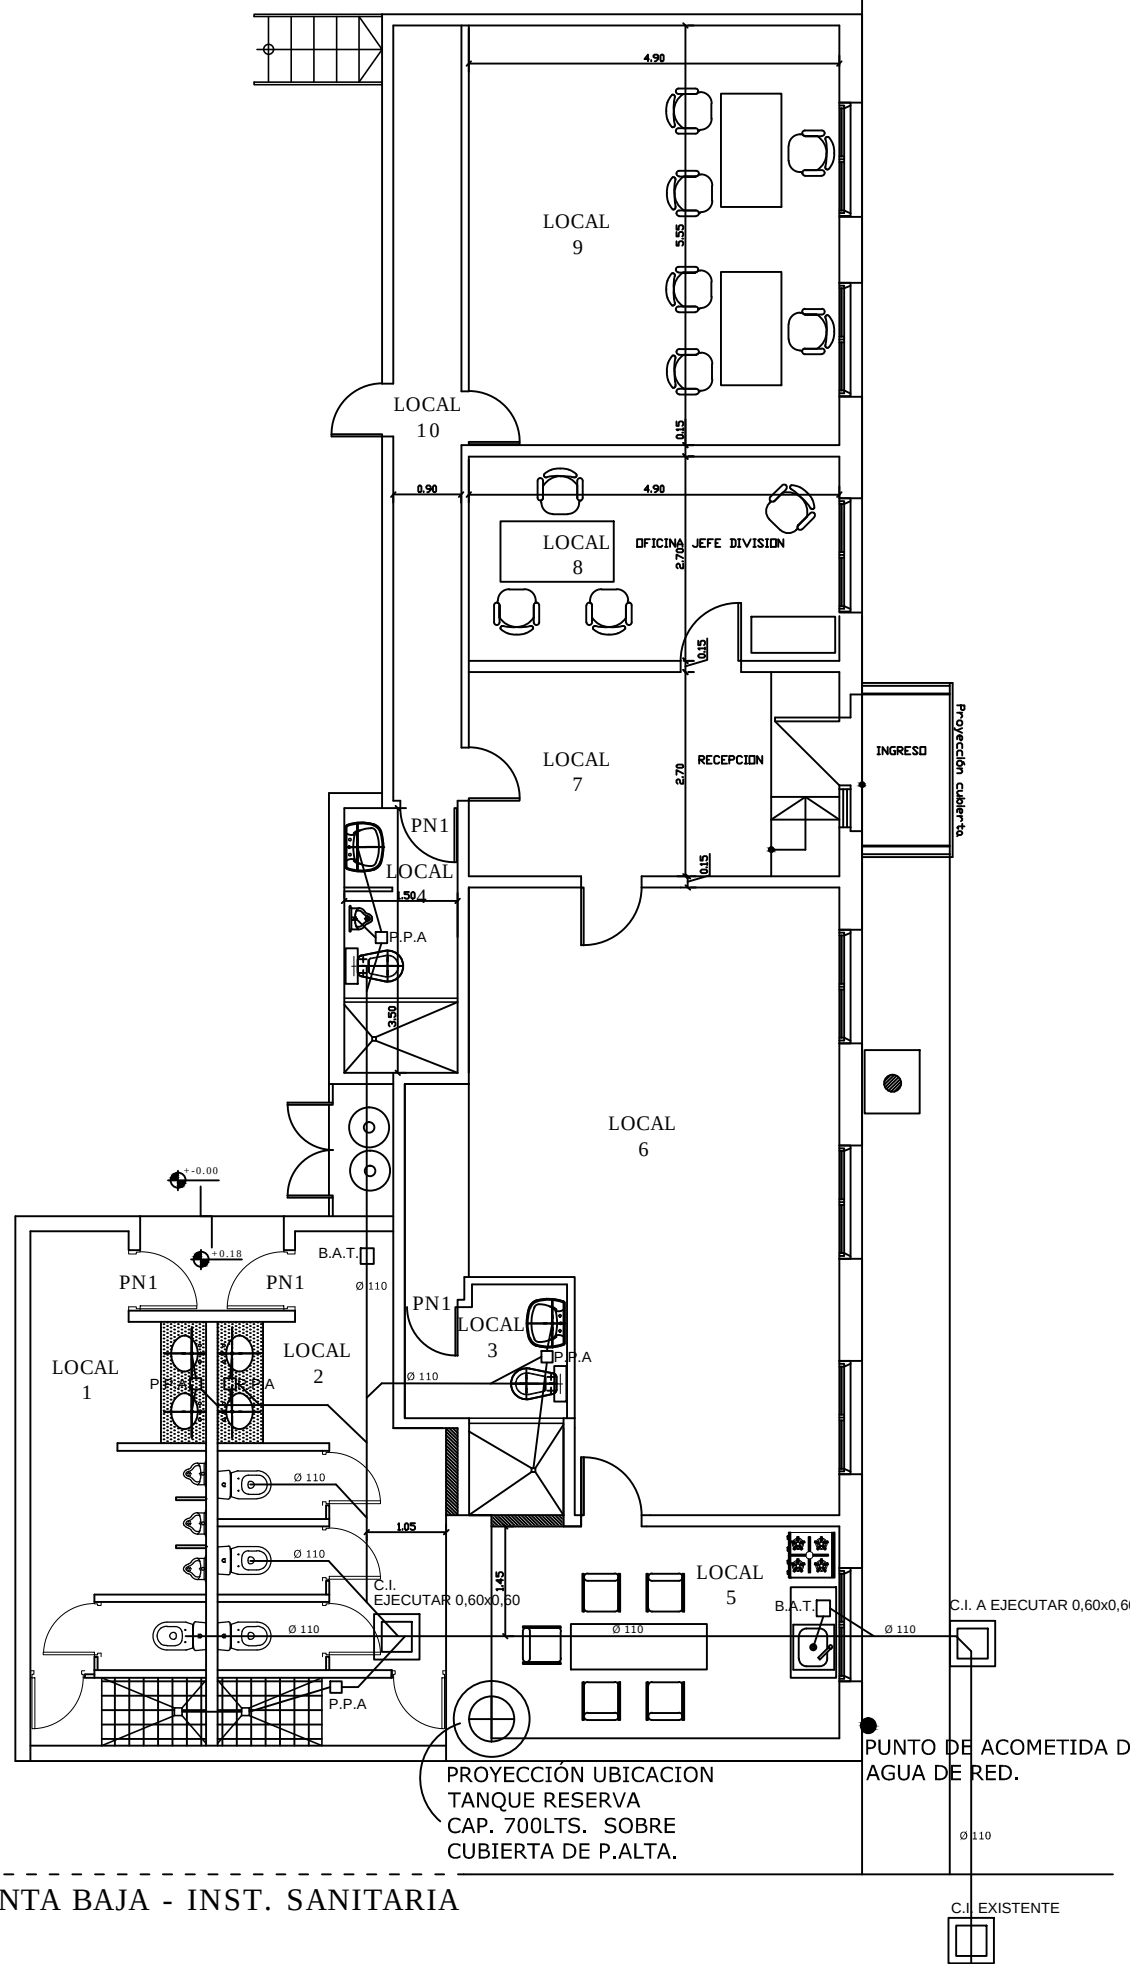

PLANTA BAJA - INST. SANITARIA

FUERZA AEREA ARGENTINA

DIRECCION
GENERAL
DE MATERIAL

DIRECCION DE INFRAESTRUCTURA
DEPTO. TECNICO DE OBRAS Y PROYECTOS

EMPLAZAMIENTO:

ESCUELA DE AVIACION MILITAR – PCIA DE CORDOBA

DOC. TEC. N°: 4679

OBRA N°:

DESIGNACION OBRA: READECUACION HANGAR N° 1 – DIGECOM

DESIGNACION PLANO: INSTALACION SANITARIA

PROYECTO: DELEG. ZONA 5

FECHA
10/2018

ESCALA
1:100

ARCHIVO CAD
4679 – Planos.dwg

DIBUJO: DELEG. ZONA 5

PLANO N°:

INS-02

REVISO: DEPTO. TECNICO DE
OBRAS Y PROYECTOS

JEFE DIVISION CONTROL DE DOCUMENTACIONES
TECNICAS, COMPUTOS Y PRESUPUESTOS

JEFE DEPARTAMENTO TECNICO DE OBRAS Y PROYECTOS

DIRECTOR DE INFRAESTRUCTURA

VCOM. DANIEL BOTTA

COM. RENE VIEYRA

COM. HORACIO M. VALLECILLO



República Argentina - Poder Ejecutivo Nacional
2018 - Año del Centenario de la Reforma Universitaria

Hoja Adicional de Firmas
Informe gráfico

Número:

Referencia: PLANOS DOC. TEC. N° 4679

El documento fue importado por el sistema GEDO con un total de 4 pagina/s.